


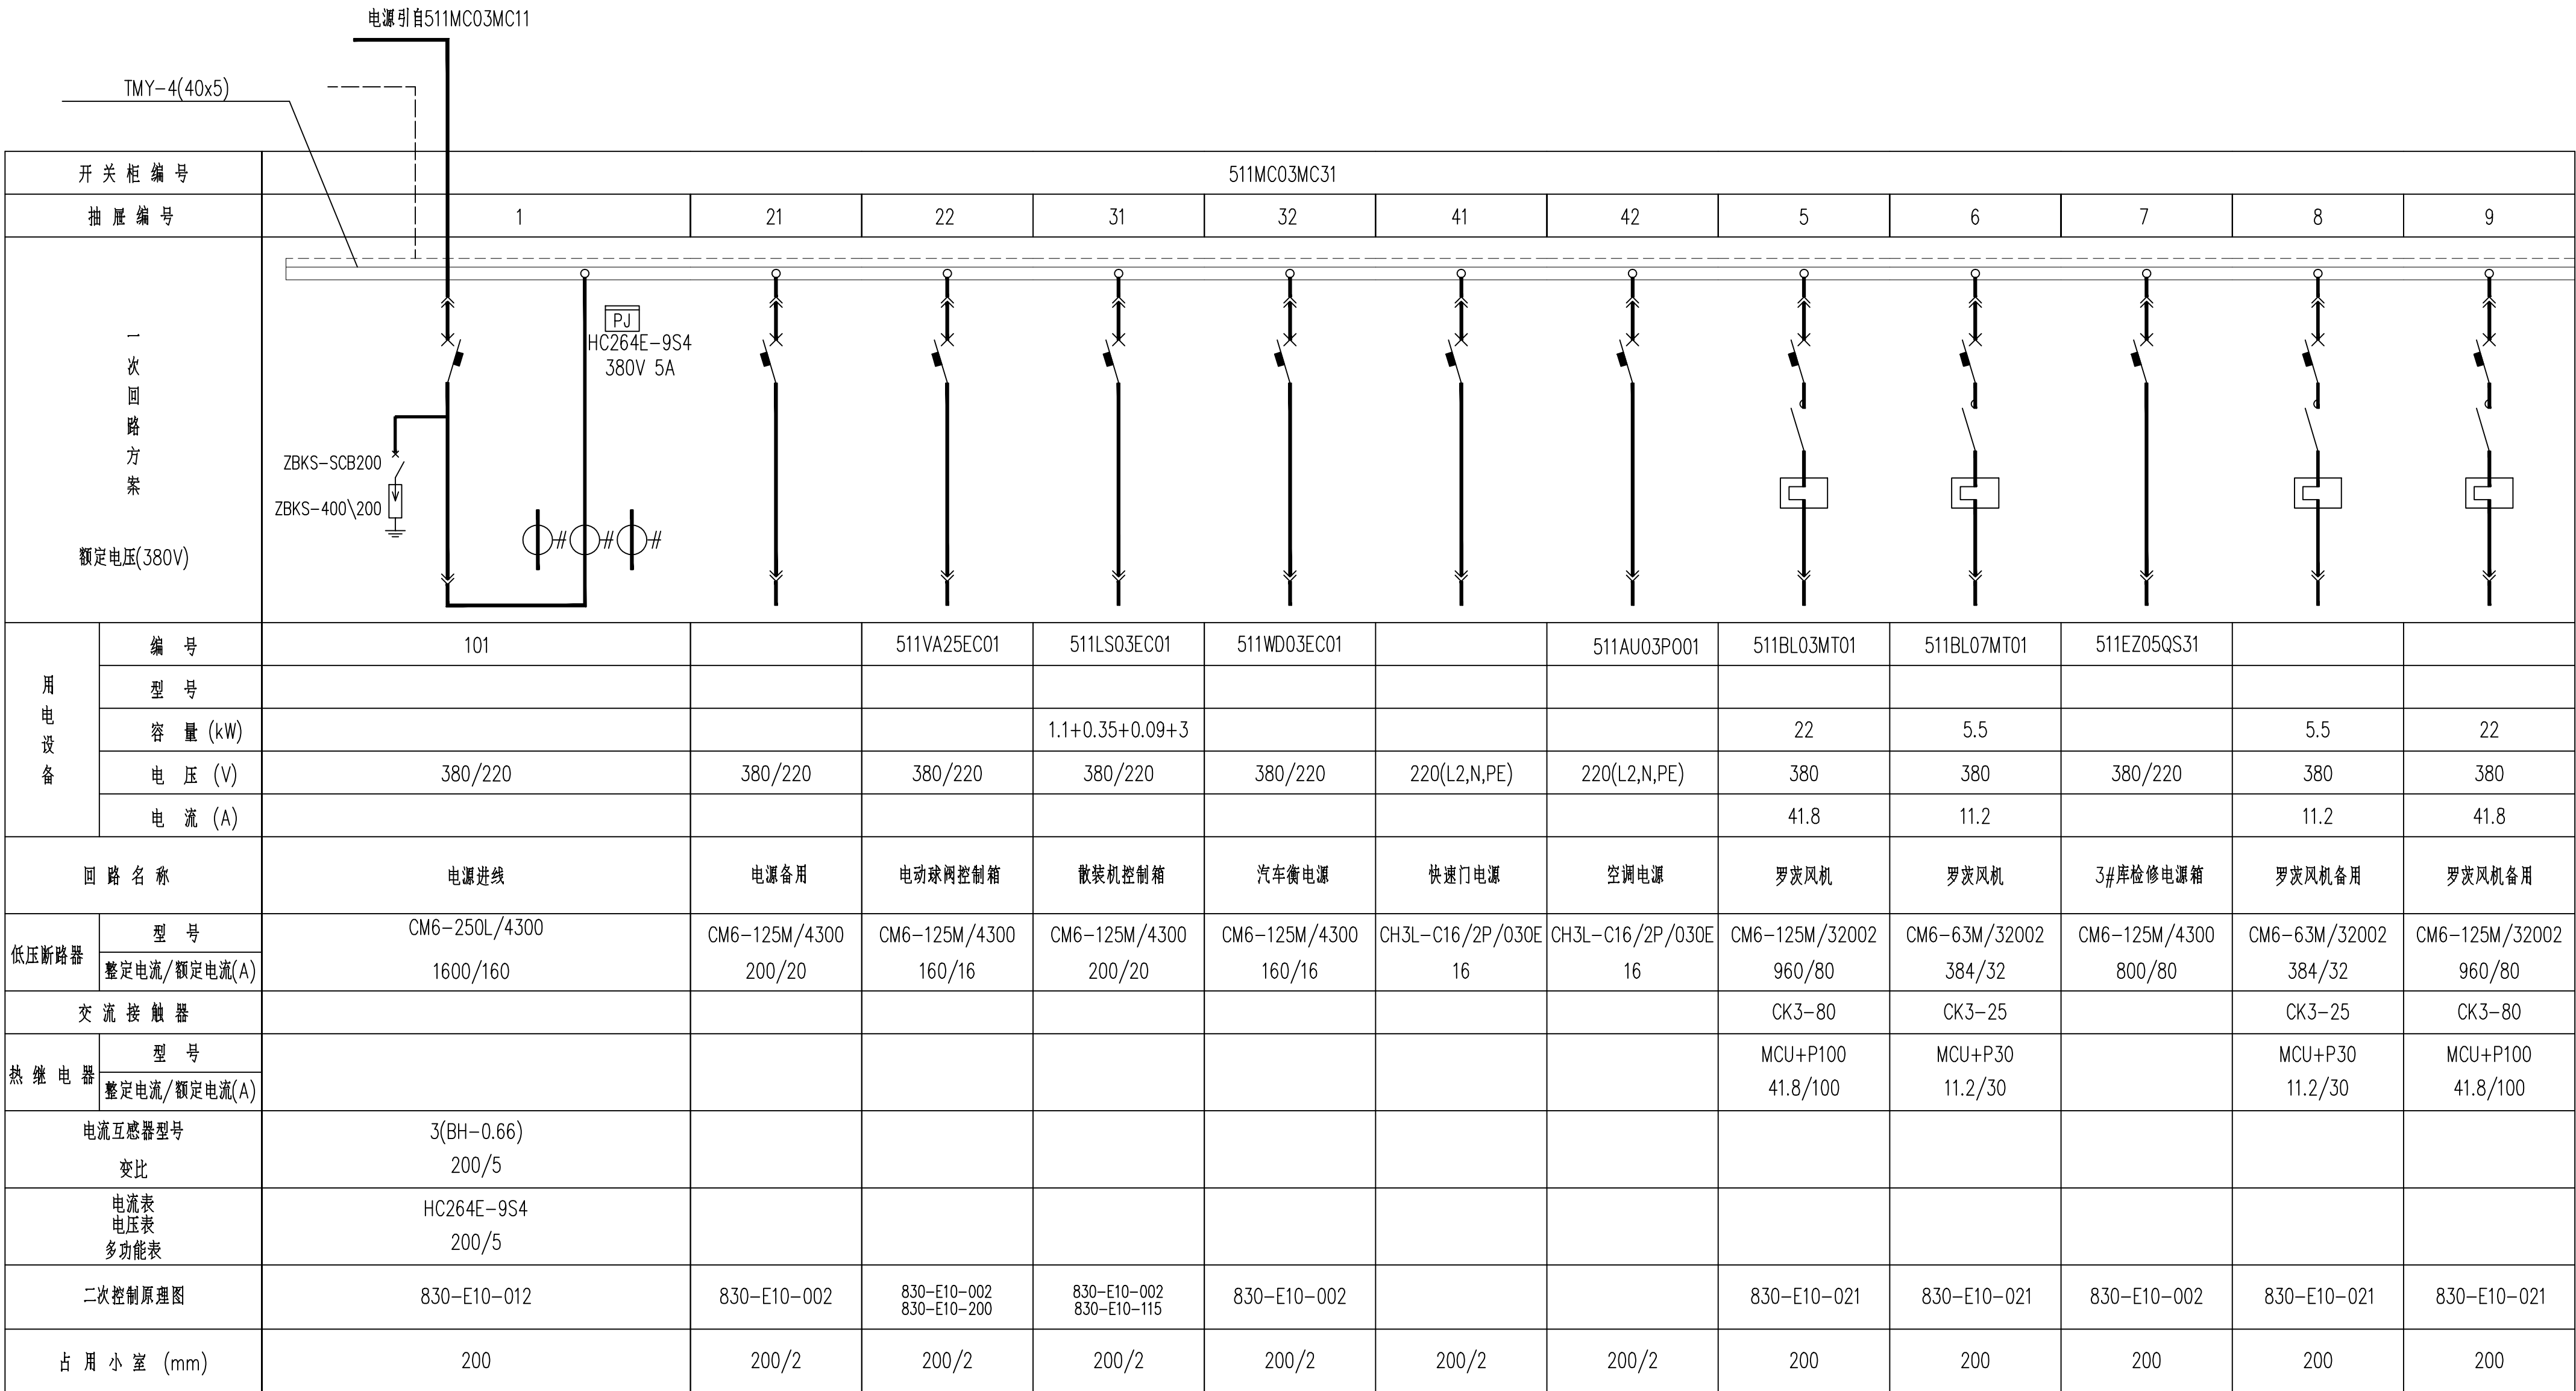

版权所有，不得复制、使用。
ALL RIGHTS RESERVED, DON'T COPIED, REPRODUCED.

中联合创

ZHONGELIANHECHUANG

中联合创设计有限公司

CHINA UNITED CREATIVE DESIGN CO.,LTD

■ 建筑行业（建筑工程）甲级 A122000183

会签栏 COUNTER SIGNATURE

建 筑	电 气	
ARCHIT.	ELEC.	
结 构	暖 通	
STRUCT.	HYAC.	
给 排 水		
PLUMBING		

签章区 STAMP AREA

版次	修改内容	日期
NO.	DESCRIPTION	DATE

建设单位 CLIENT
大连水泥集团有限公司大连水泥厂

项目名称 PROJECT
大连水泥集团有限公司新建熟料堆棚及水泥库项目

子项目名称 SUB-PROJECT
511-水泥储存及散装

图纸名称 TITLE
511MC03MC31配电系统图

审 定	谢迎林	靳迎林
APPROVED BY		
审 核	田莉	田莉
EXAMINED BY		
项目负责人	王涵	王涵
PROJECT CHIEF		
专业负责	于芳	于芳
SPECIALTY CHIEF		
校 对	孟凡斌	孟凡斌
CHECKED BY		
设 计	贺纯杰	贺纯杰
DESIGNED BY		
制 图		
DRAWING BY		

图号 DRAWING NO. 511-N31-005

业务号 JOB NO.

出图日期 DATE

专 业	电 气	设计阶段	施工图
DISCIPLINE		STAGE	
比 例		规 格	
SCALE		SIZE	

条形码、二维码 BARCODE, QR CODE