


511MC03MC11		511MC03MC12	
罗炭风机备用 5.5kW		电源备用 63A	照明配电箱 63A 511LT02EC01
UPS电源 10kVA 511UP11UP02	计算机柜电源 32A 511PL08PL01	电源备用 20A	电动球阀控制箱 16A 511VA01EC01
控制电源 511HN10HN11		散装机控制箱 1.1+0.35+0.09+3kW 511LS01EC01	汽车衡电源 16A 511WD01EC01
2#库低压柜电源 160A		快速门电源 16A	空调电源 16A 511AU01P001
3#库低压柜电源 160A		罗炭风机 22kW 511BL01MT01	
4#库低压柜电源 160A		罗炭风机 5.5kW 511BL05MT01	
电源进线 500A		1#库检修电源箱 80A 511EZ05QS11	
		熟料堆棚辅助电源箱 160A 112AY09AY01	
		电源备用 160A	

511MC03MC21	
2#电源进线 160A	
电源备用 20A	电动球阀控制箱 16A 511VA13EC01
散装机控制箱 1.1+0.35+0.09+3kW 511LS02EC01	汽车衡电源 16A 511WD02EC01
快速门电源 16A	空调电源 16A 511AU02P001
罗炭风机 22kW 511BL02MT01	
罗炭风机 5.5kW 511BL06MT01	
2#库检修电源箱 80A 511EZ05QS21	
电源备用 80A	
罗炭风机备用 22kW	

511MC03MC31	
3#电源进线 160A	
电源备用 20A	电动球阀控制箱 16A 511VA25EC01
散装机控制箱 1.1+0.35+0.09+3kW 511LS03EC01	汽车衡电源 16A 511WD03EC01
快速门电源 16A	空调电源 16A 511AU03P001
罗炭风机 22kW 511BL03MT01	
罗炭风机 5.5kW 511BL07MT01	
3#库检修电源箱 80A 511EZ05QS31	
罗炭风机备用 5.5kW	
罗炭风机备用 22kW	

511MC03MC41	
4#电源进线 160A	
电源备用 20A	电动球阀控制箱 16A 511VA37EC01
散装机控制箱 1.1+0.35+0.09+3kW 511LS04EC01	汽车衡电源 16A 511WD04EC01
快速门电源 16A	空调电源 16A 511AU04P001
罗炭风机 22kW 511BL04MT01	
罗炭风机 5.5kW 511BL08MT01	
4#库检修电源箱 80A 511EZ05QS41	
罗炭风机备用 5.5kW	
罗炭风机备用 22kW	

馈电回路一览表

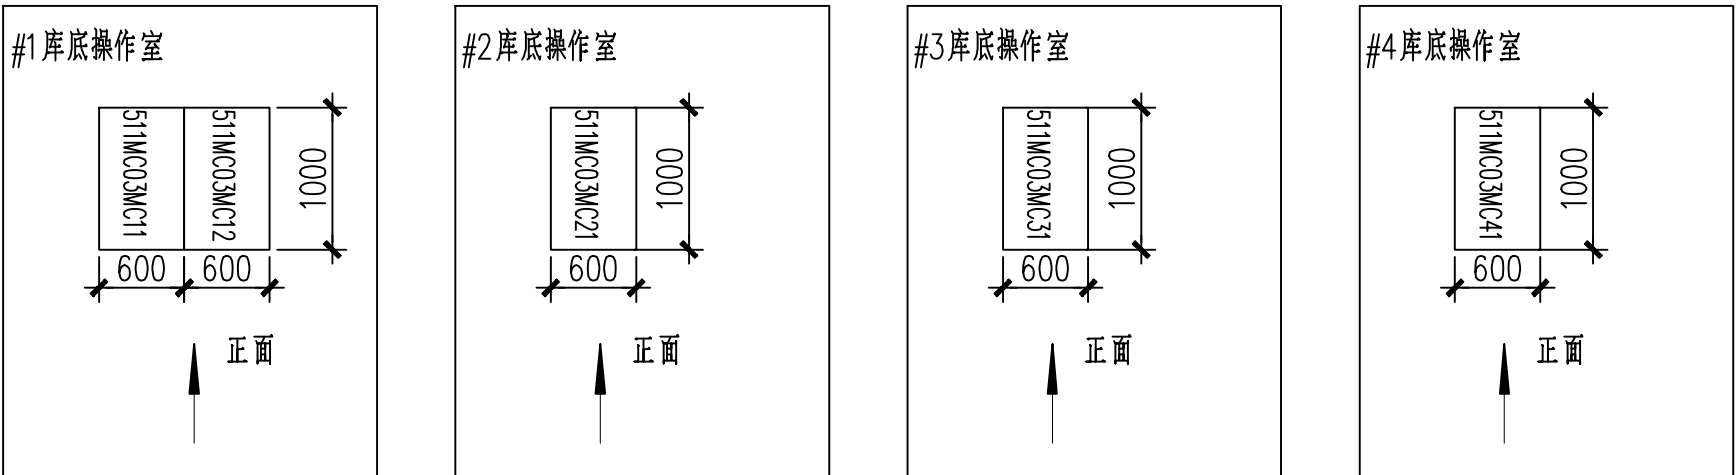

抽屉柜排列示意图

版权所有，不得复制、使用。
ALL RIGHTS RESERVED, DON'T COPIED, REPRODUCED.



中联合创
ZHONGHE UNITED CREATIVE DESIGN

中联合创设计有限公司
CHINA UNITED CREATIVE DESIGN CO., LTD

■ 建筑行业（建筑工程）甲级 A122009183

会签栏 COUNTER SIGNATURE

建 筑 ARCHIT.		电 气 ELEC.	
结 构 STRUCT.		暖 通 HVAC.	
给 排 水 PLUMBING			

签章区 STAMP AREA

版次 REV.	修改内容 DESCRIPTION	日期 DATE
建设单位 CLIENT 大连水泥集团有限公司大连水泥厂		
项目名称 PROJECT 大连水泥集团有限公司新建熟料堆棚及水泥库项目		
子项目名称 SUB-PROJECT 511-水泥储存及散装		
图纸名称 TITLE 馈电回路一览表		
审 定 APPROVED BY	谢迎林	靳迎林
审 核 EXAMINED BY	田莉	田莉
项目负责人 PROJECT CHIEF	王涵	王涵
专业负责 SPECIALTY CHIEF	于芳	于芳
校 对 CHECKED BY	孟凡斌	孟凡斌
设 计 DESIGNED BY	贺纯杰	贺纯杰
制 图 DRAWING BY		
图号 DRAWING NO. 511-N31-001		
业务号 JOB NO.		
出图日期 DATE		
专 业 DISCIPLINE	电 气	设计阶段 STAGE
比 例 SCALE		施 工 图 SIZE
条形码、二维码 BARCODE, QR CODE		